



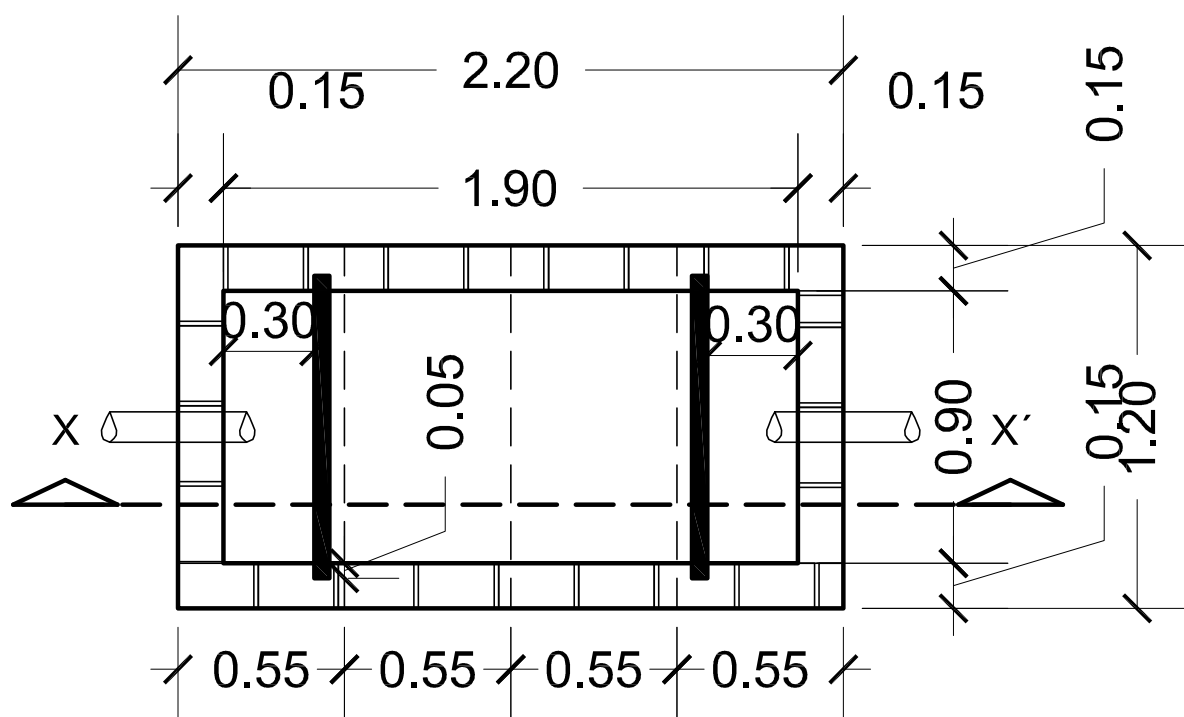

PLANTA BAIXA

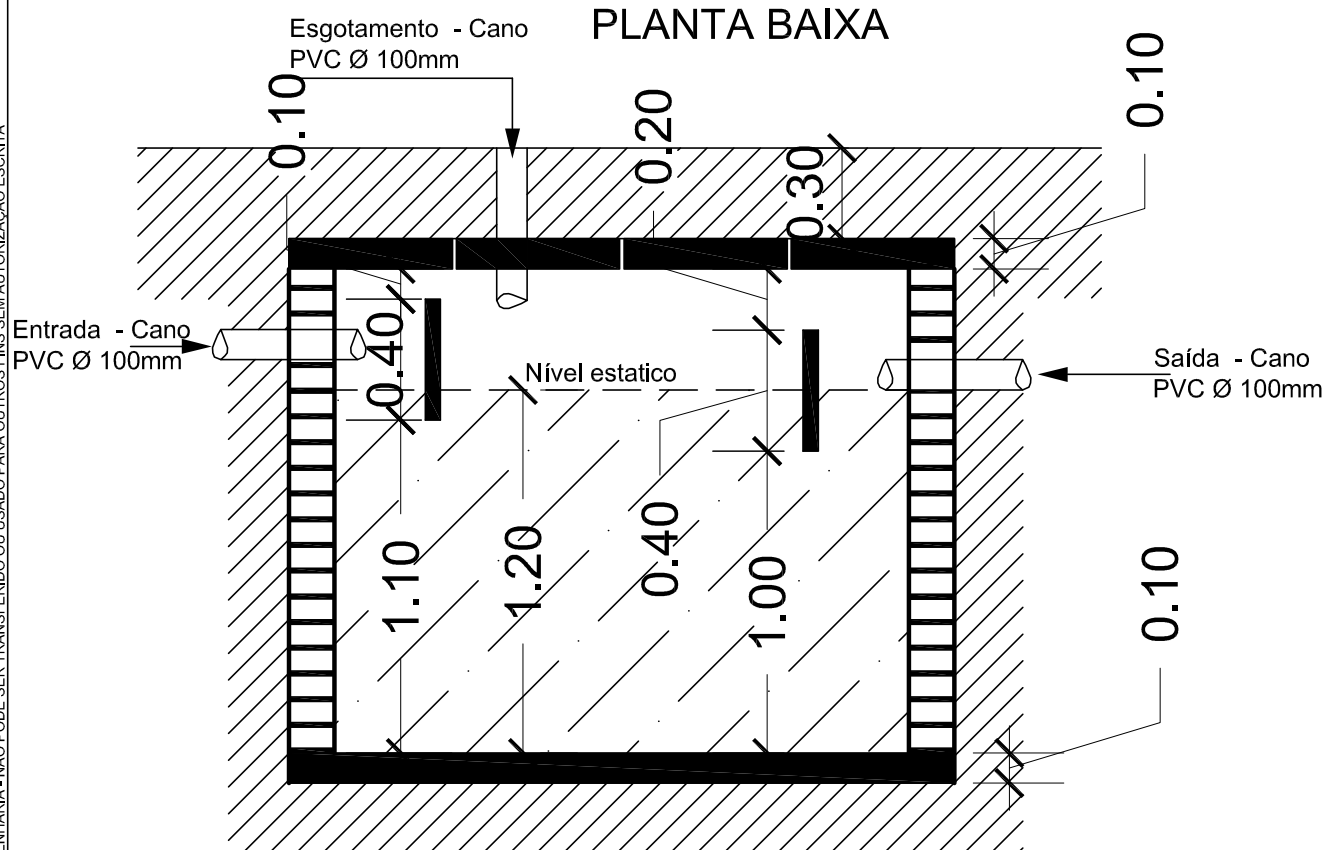

CORTE X. X'

FOSSA SÉPTICA PADRÃO
Capacidade: 1850 Litros
(05 pessoas)



ESTE DESENHO É PROPRIEDADE DE FRIZZO ENGENHARIA - NÃO PODE SER TRANSFERIDO OU USADO PARA OUTROS FINS SEM AUTORIZAÇÃO ESCRITA

ESCALA 1:25	DATA JAN/2008	PRANCHA HF 04/06	TOT. PRANCHA 08 / 11
----------------	------------------	---------------------	-------------------------